



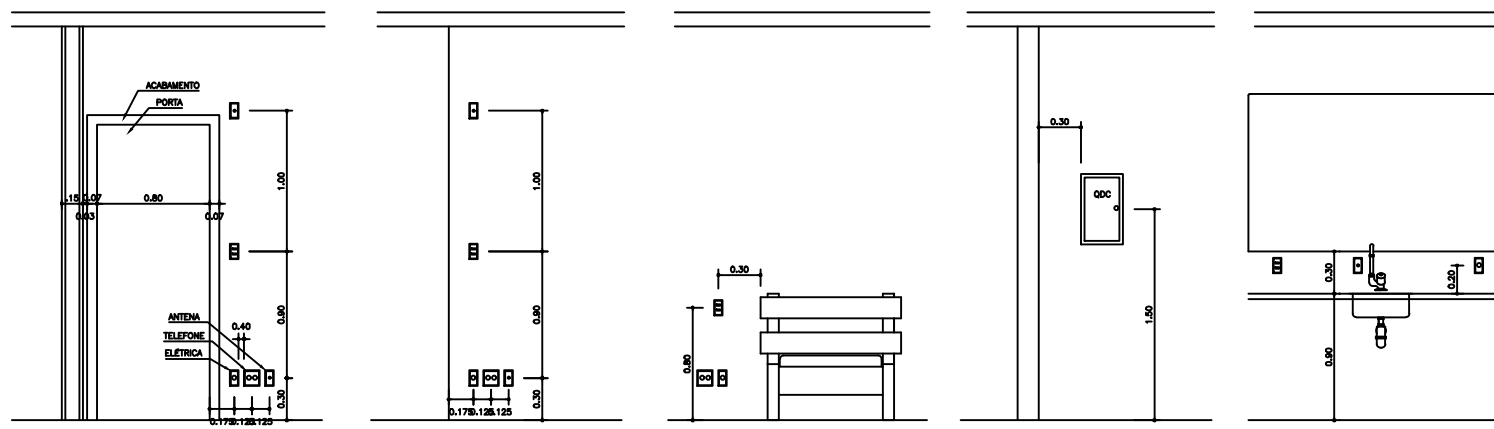


DETALHES TÍPICOS DE POSICIONAMENTO
DE PONTOS DE LUZ, TELEFONE E ANTENA
ESCALA 1:50

DETALHE DA CAIXA SUBTERRÂNEA
TIPO ZC-PASSEIO

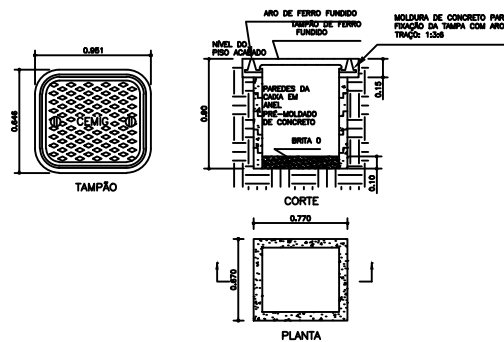

INTERRUPTOR DE UMA SEÇÃO
VISTA FRONTAL VISTA LATERAL

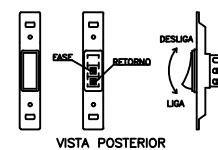

PROJETO DE INSTALAÇÃO
ELÉTRICA EM BAIXA TENSÃO

RESPONSÁVEL TÉCNICO:



PREFEITURA MUNICIPAL
DE PEQUIM

PRACA SANTO ANTONIO, 160
CENTRO - PEQUIM

PROPRIETÁRIO:

PREFEITURA MUNICIPAL DE PEQUIM
R. 393, 874/007-44

IDENTIFICAÇÃO DA OBRA: CONSTRUÇÃO DO CENTRO MUNICIPAL DOS IDOSOS DE PEQUIM

CONTÉM: PLANTA DISTRIBUIÇÃO, DIAGRAMAS UNIFILARES, LEGENDAS E DETALHES TÍPICOS

ESCALAS:

FOLHA: 03/03

REVISÃO:

DATA: 20/06/2023